


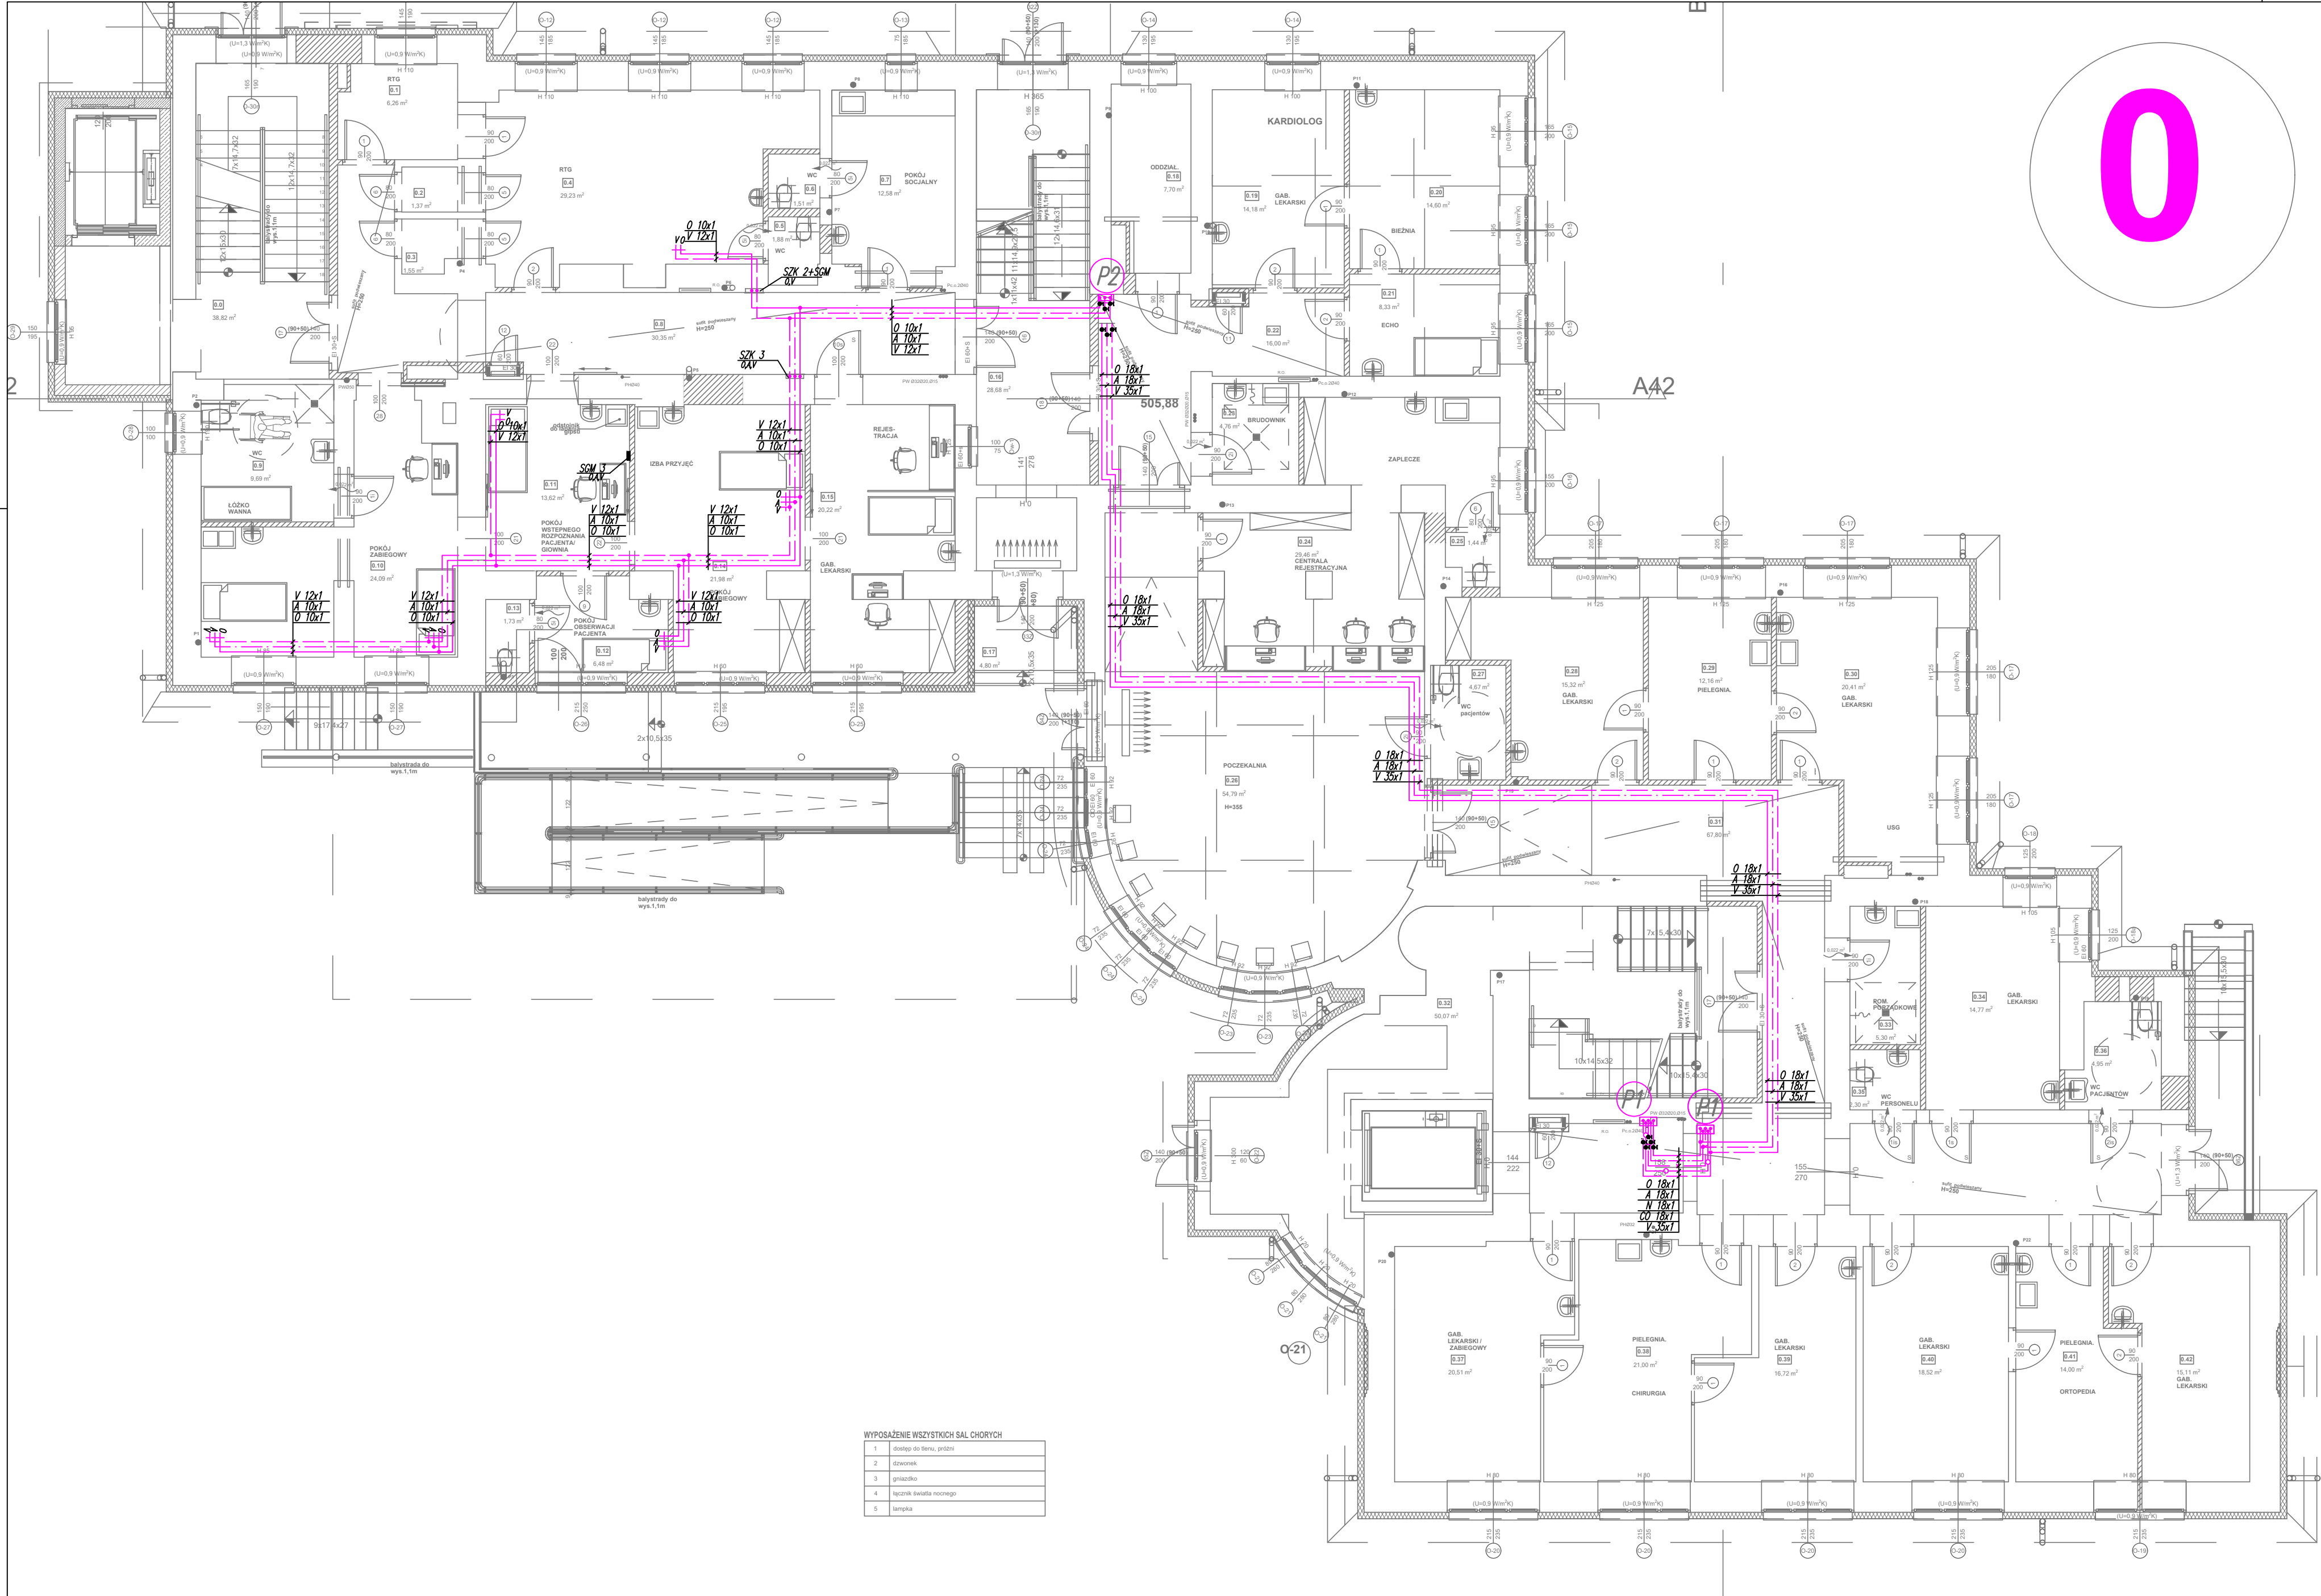

WYPOSAŻENIE WSZYSTKICH SAL CHOROŻYCH	
1	Światło do łóżka, próżni
2	Światło
3	Gniazdo
4	Łącznik światła nocnego
5	Lampa

OZNACZENIA INSTALACJI GAZÓW MEDYCZNYCH:

- instalacja tlenu
- instalacja próżni
- instalacja spręż. powietrza—0,5 MPa
- instalacja podtlenu azotu
- instalacja dwutlenku węgla
- instalacja odciągu gazów

Projektowane z rur miedzianych twardych typu SF-Cu (R290) wg PN-EN 13348



KA


KCH

KE

SZX 1
SCW 5

SCW 1
SCW 5

 P1 P2



- punkty poboru gazów medycznych zamontowane w ścianie
O—tlenu; V—próżni; A—sprężonego powietrza;
N—podtlenu azotu, Og—odciągu gazów
- kolumna anestezjologiczna z zamontowanymi punktami poboru: O—tlenu; V—próżni; A—sprężonego powietrza;
N—podtlenu azotu, Og—odciągu gazów
- kolumna chirurgiczna z zamontowanymi punktami poboru: V—próżni; A—sprężonego powietrza; CO2—dwutlenku węgla;
- kolumna endoskopowa z zamontowanymi punktami poboru: O—tlenu; V—próżni; A—sprężonego powietrza;
CO2—dwutlenku węgla; N—podtlenu azotu; Og—odciągu gazów
- strefowy zespół kontrolny—skrzynka zaworowo—informacyjna wyposażona w zawory odcinające, manometry do optycznej kontroli ciśnienia oraz czujniki ciśnienia
- sygnalizatory stanu gazów medycznych,
- projektowane piony instalacji instalacji gazów medycznych
- zawory odcinające—kulowe
- odwadniacze w skrzynce

PRACOWNIA PROJEKTOWA ANDRZEJ KOMISARZ

Projektowanie instalacji gazów medycznych, technicznych i laboratoryjnych.

EN ISO 13485:2016

Os. Sienkiewicza 1/3, 32-020 Wieliczka

kongamed@poczta.onet.pl, tel. 509-374-932, 516-109-970

INWESTOR:	Szpital Miejski w Rabce-Zdroju Sp. z o.o. ul. Słoneczna 3, 34-700 Rabka-Zdrój	PROJEKTOWAŁ: NR UPR.	mgr inż. Anna PIĘRÓG Upr. MAP/0293/ PWBS/17
INWESTYCJA:	Przebudowa, rozbudowa, nadbudowa i termomodernizacja budynku szpitala miejskiego w Rabce-Zdroju wraz z infrastrukturą techniczną i urządzeniami budowlanymi: instalacja wodociągowa z istniejącej sieci z istniejącym zbiornikiem retencyjnym wody pitnej o poj. 10m ³ ; instalacja kanalizacji sanitarnej do istniejącej sieci; instalacja kanalizacji deszczowej do istniejącej sieci miejskiej; instalacja elektryczna; instalacja oświetlenia zewnętrznego; instalacja fotowoltaiczna; utworzenie komunikacji wewnętrznej; miejsce gromadzenia odpadów stałych; niwelacja terenu; instalacja wentylacji mechanicznej; klimatyzacja; przebudowa wewnętrznej instalacji gazowej z istniejącego przyłącza gazowego; instalacja zewnętrzna gazów medycznych; rozbiórka konstrukcji tarasu wielokondygnacyjnego i schodów zewnętrznych przylegających do budynku szpitala oraz budowa murów oporowych.	OPRACOWAŁ: NR UPR.	mgr inż. Justyna Kot mgr inż. Maciej Komisarz
TEMAT:	PROJEKT TECHNICZNY INSTALACJI GAZÓW MEDYCZNYCH	SPRAWDZIŁ: NR UPR.	mgr inż. A. KOMISARZ Upr. bud. 167/99
TYTUŁ RYSUNKU:	RZUT PARTERU	SKALA: 1:100	BRANŻA: GM
		FAZA: PT	NR RYS. GM-3
		DATA: SIERPIEŃ 2022	NR PROJEKTU: