


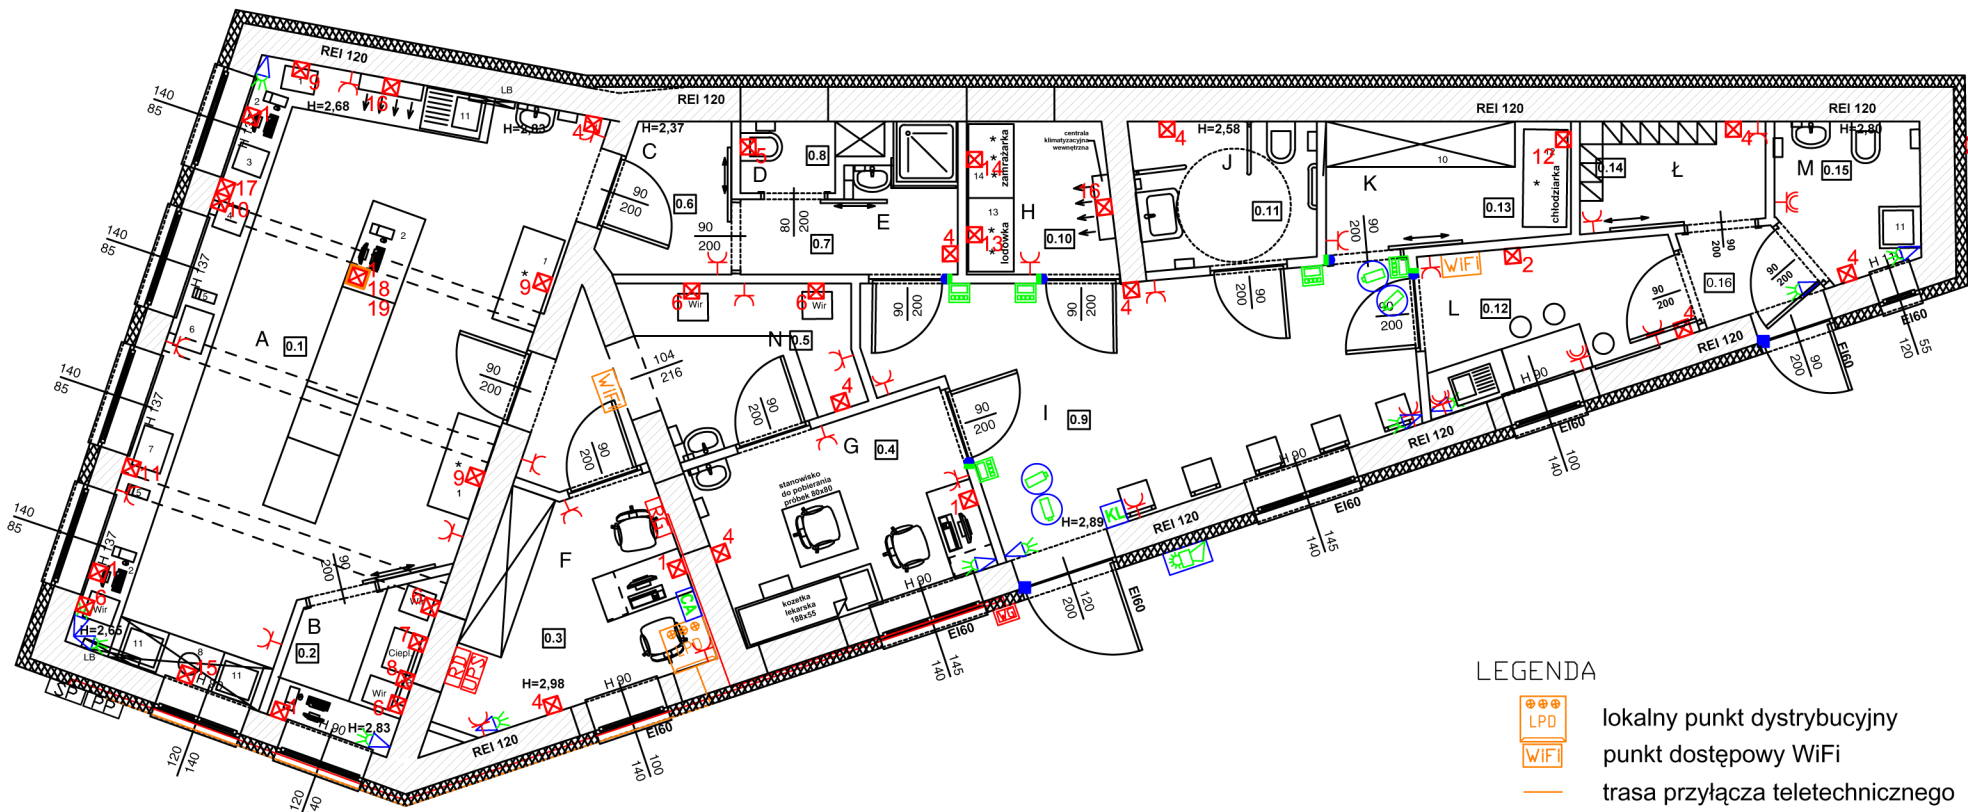

Urządzenia elektryczne:

1. Gniazda zas. stanowisko komputerowe (4x230V ogólne, 2x230V DATA, 3xLAN)
2. Gniazda zas. stanowisko telewizyjne (2x230V, 1xLAN, 1xR-TV-SAT)
3. Zasilanie centrali wentylacyjnej (400V, 1xLAN)
4. Zasilanie ogrzewania podłogowego - regulator temperatury (1x230V)
5. Zasilnie podgrzewacza wody (1x230V)
6. Gniazdo zas. wirówkę (1x230V DATA)
7. Gniazdo zas. ciepłąrkę (1x230V DATA)
8. Gniazdo zas. lampę bakterioobójczą (1x230V DATA)
9. Gniazdo zas. demineralizator (1x230V DATA)
10. Gniazdo zas. analizator koagulacyjny(1x230V DATA)
11. Gniazdo zas. analizator U 411 (1x230V DATA)
12. Gniazdo zas. chłodziarka (1x230V DATA)
13. Gniazdo zas. lodówkę (1x230V DATA)
14. Gniazdo zas. zamrażarkę (1x230V DATA)
15. Gniazdo zas. okap (1x230V)
16. Zasilanie jednostki wewnętrznej klimatyzacji (1x230V)
17. Gniazdo zas. analizator 5 DIFF (1x230V DATA)
18. Gniazdo w kasce podłogowej zas. analizator biochemiczny 400plus (1x230V DATA)
19. Gniazdo w kasce podłogowej zas. analizator immunochemiczny e411 (1x230V DATA)

LEGENDA

- lokalny punkt dystrybucyjny
- punkt dostępowy WiFi
- trasa przyłącza teletechnicznego
- istniejąca puszka teletechniczna
- gniazdo jednofazowe ogólne
- gniazdo jednofazowe hermetyczne ogólne
- zasilanie urządzeń elektrycznych
- zasilanie urządzeń elektrycznych z kasety podłogowej
- istniejąca szafka pomiarowa
- wyłącznik główny
- rozdzielnia główna
- rozdzielnia DATA
- zasilacz napięcia gwarantowanego UPS
- trasa WLZ od SP do RG
- sterownik kontroli dostępu
- elektrozamek
- czujnik kontaktronowy
- czujka ruchu PIR
- klawiatura systemu SSWiN
- centrala systemu SSWiN
- sygnalizator systemu SSWiN
- kamera kopułkowa IP

ZESTAWIENIE POMIESZCZEŃ RZUT PARTERU					
NR	NAZWA POMIESZCZEŃ	RODZAJ POSADZKI	POW. PODŁOGI [m2]	POW. NETTO [m2]	POW. NIEUŻYT.
0.1	POM. LABORATORIUM	POS. CERAMICZNA	35,28	35,28	0,00
0.2	PRACOWNIA SEROLOGII	POS. CERAMICZNA	3,41	3,41	0,00
0.3	BIURO	POS. CERAMICZNA	8,22	8,22	0,00
0.4	PUNKT POBRAŃ	POS. CERAMICZNA	8,77	8,77	0,00
0.5	POM. ROZDZIAŁU MATERIAŁU DO BADAŃ	POS. CERAMICZNA	8,43	8,43	0,00
0.6	SZATNIA CZYSTA	POS. CERAMICZNA	3,14	3,14	0,00
0.7	ŚLUAZ HIGIENICZNA	POS. CERAMICZNA	4,04	4,04	0,00
0.8	WC PERSONELU	POS. CERAMICZNA	1,53	1,53	0,00
0.9	POCZEKALNIA	POS. CERAMICZNA	19,22	19,22	0,00
0.10	MAGAZYN KRWI	POS. CERAMICZNA	3,85	3,85	0,00
0.11	WC. KLIENTA	POS. CERAMICZNA	4,51	4,51	0,00
0.12	POM. SOCJALNE	POS. CERAMICZNA	6,14	6,14	0,00
0.13	MAGAZYN ODCZYNNIKÓW	POS. CERAMICZNA	5,28	5,28	0,00
0.14	SZATNIA PERSONELU	POS. CERAMICZNA	3,35	3,35	0,00
0.15	WC. PERSONELU, POM PORZĄDKOWE	POS. CERAMICZNA	3,61	3,61	0,00
0.16	KOMUNIKACJA	POS. CERAMICZNA	1,66	1,66	0,00
POWIERZCHNIA RAZEM			120,44	120,44	0,00

POW. NETTO	120,44
POW. ZABUDOWY	165,44
POW. CAŁKOWITA	165,44
KUBATURA PARTERU	505,00

SUMA	66,68	POW. PODSTAWOWA	66,68	112,79
	46,11	POW. POMOCNICZA	46,11	
	5,70	POW. RUCHU	5,70	
	0,00	POW. USŁUGOWA	0,00	

PARAMETRY TECHNICZNE SUMA ŁĄCZNIE		
KUBATURA BUDYNKU (m3)		505,00
POW. ZABUDOWY (m2)		165,44
POW. CAŁKOWITA (m2)		165,44
POW. UŻYTKOWA (m2)		112,79
POW. NETTO (m2)		120,44
POW. PODŁÓG (m2)		120,44
POW. NIEUŻYTKOWA (m2)		0,00

PROJEKTY, NADZORY, WYKONAWSTWO ELEKTRYCZNE mgr inż. Marcin Janocha 34-720 CHABÓWKA 86 tel.: 506-206-051, mail: pnw.marcinjanocha@gmail.com				
Inwestor:	SZPITAL MIEJSKI W RABCE-ZDROJU SPÓŁKA z o.o. ul. Słoneczna 3, 34-700 Rabka-Zdrój			
Temat rysunku:	INSTALACJA ELEKTRYCZNA - RZUT PARTERU LAB.			
Adres:	Jednostka Rabka Zdrój, Obręb Rabka Zdrój dz. ewid. nr 679/1, 679/2			
Obiekt:	SZPITAL MIEJSKI W RABCE ZDROJU - ZGŁOSZENIE REMONTU DWÓCH BUDYNKÓW POMOCNICZYCH OPIEKI ZDROWOTNEJ PRZY SZPITALU MIEJSKIM W RABCE ZDROJU			
Projektant:	mgr inż. MARCIN JANOCHA UPR. NR MAP/0050/PWOE/10		Podpis:	
Nr rysunku:	E-4	Data:	grudzień 2021r.	Skala: 1:100
Rys. opracowany w programie AutoCAD LT 2015 licencja 553-66747884				