
 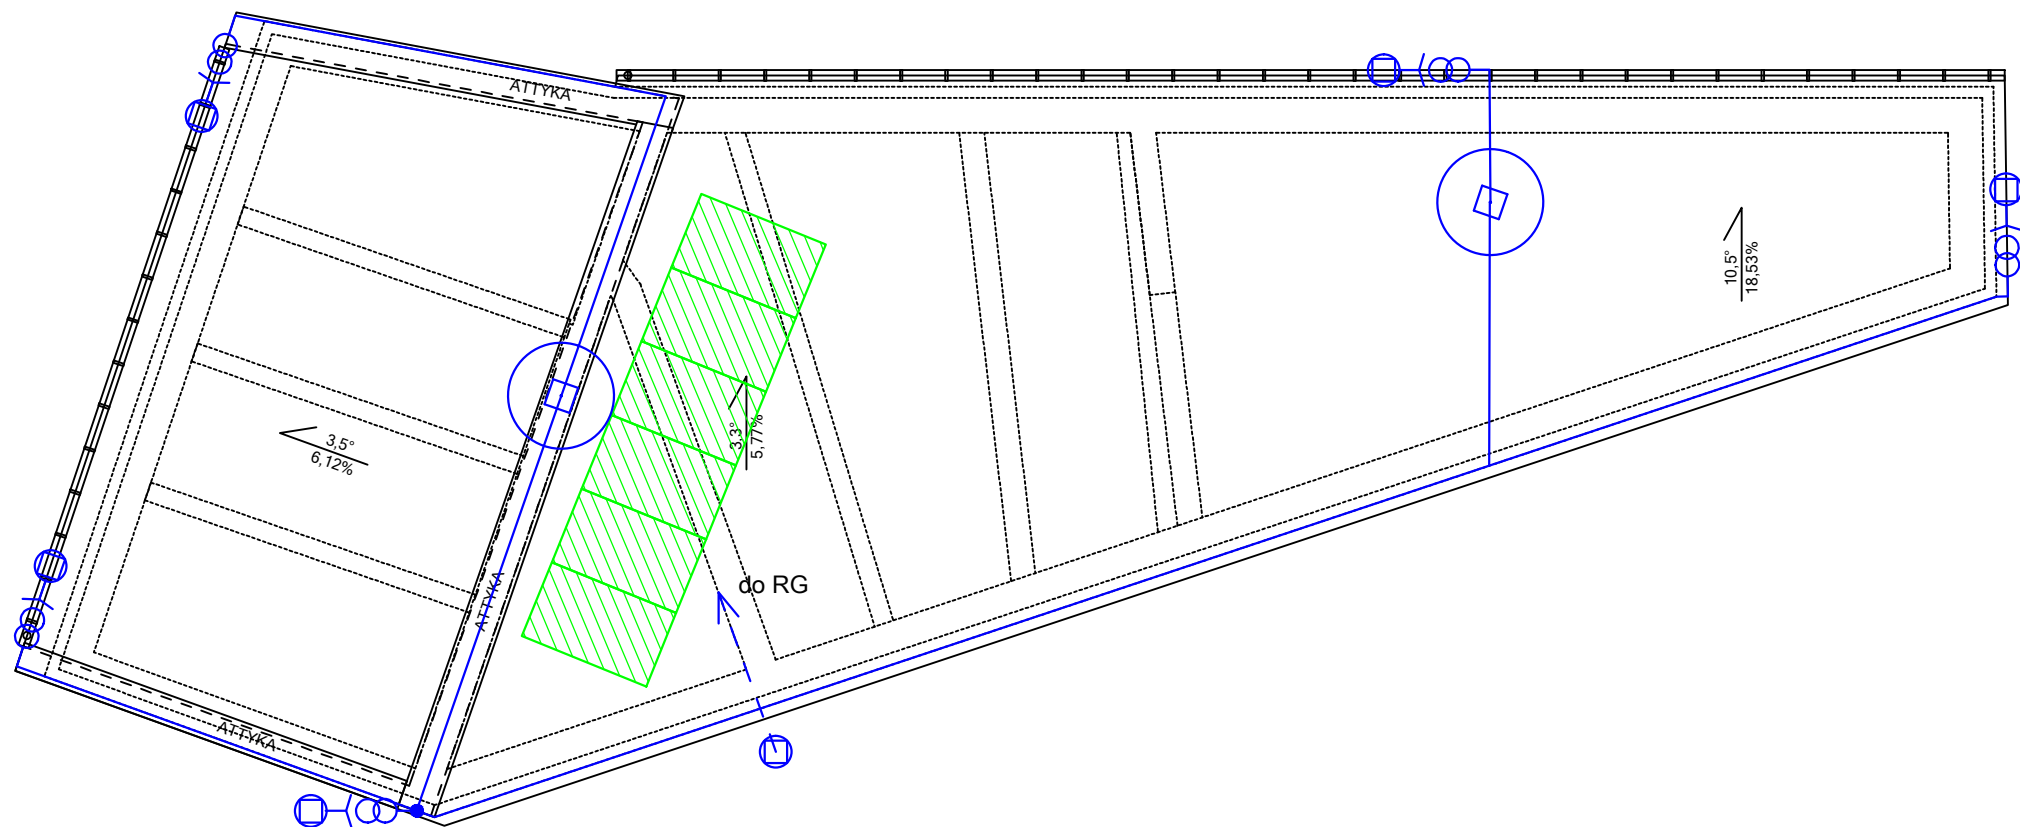
 




#### LEGENDA

-  zacisk kontrolny K-422
-  ochrona złączki K-511
-  przewód na zwody  $\varnothing$  8mm
-  zacisk rozgałęźny zwodu
-  iglica 2m
-  szpilka uziemiająca
-  bednarka ocynkowana FeZn 30x4mm
-  panel fotowoltaiczny

| PROJEKTY, NADZORY, WYKONAWSTWO<br>ELEKTRYCZNE mgr inż. Marcin Janocha      |                                                                                                                                               |       |                 |              |
|----------------------------------------------------------------------------|-----------------------------------------------------------------------------------------------------------------------------------------------|-------|-----------------|--------------|
| 34-720 CHABÓWKA 86<br>tel.: 506-206-051, mail: pnw.marcinjanocha@gmail.com |                                                                                                                                               |       |                 |              |
| Inwestor:                                                                  | SZPITAL MIEJSKI W RABCE-ZDROJU SPÓŁKA z o.o.<br>ul. Słoneczna 3,<br>34-700 Rabka-Zdrój                                                        |       |                 |              |
| Temat<br>rysunku:                                                          | INST. ELEKTRYCZNA I ODGROMOWA - RZUT DACHU LAB.                                                                                               |       |                 |              |
| Adres:                                                                     | Jednostka Rabka Zdrój, Obręb Rabka Zdrój<br>dz. ewid. nr 679/1, 679/2                                                                         |       |                 |              |
| Obiekt:                                                                    | SZPITAL MIEJSKI W RABCE ZDROJU - ZGŁOSZENIE<br>REMONTU DWÓCH BUDYNKÓW POMOCNICZYCH OPIEKI<br>ZDROWOTNEJ PRZY SZPITALU MIEJSKIM W RABCE ZDROJU |       |                 |              |
| Projektant:                                                                | mgr inż. MARCIN JANOCHA<br>UPR. NR MAP/0050/PWOE/10                                                                                           |       | Podpis:         |              |
| Nr rysunku:                                                                | E-5                                                                                                                                           | Data: | grudzień 2021r. | Skala: 1:100 |
| Rys. opracowany w programie AutoCAD LT 2015 licencja 553-66747884          |                                                                                                                                               |       |                 |              |